


版权所有，不得翻印
图形文件名

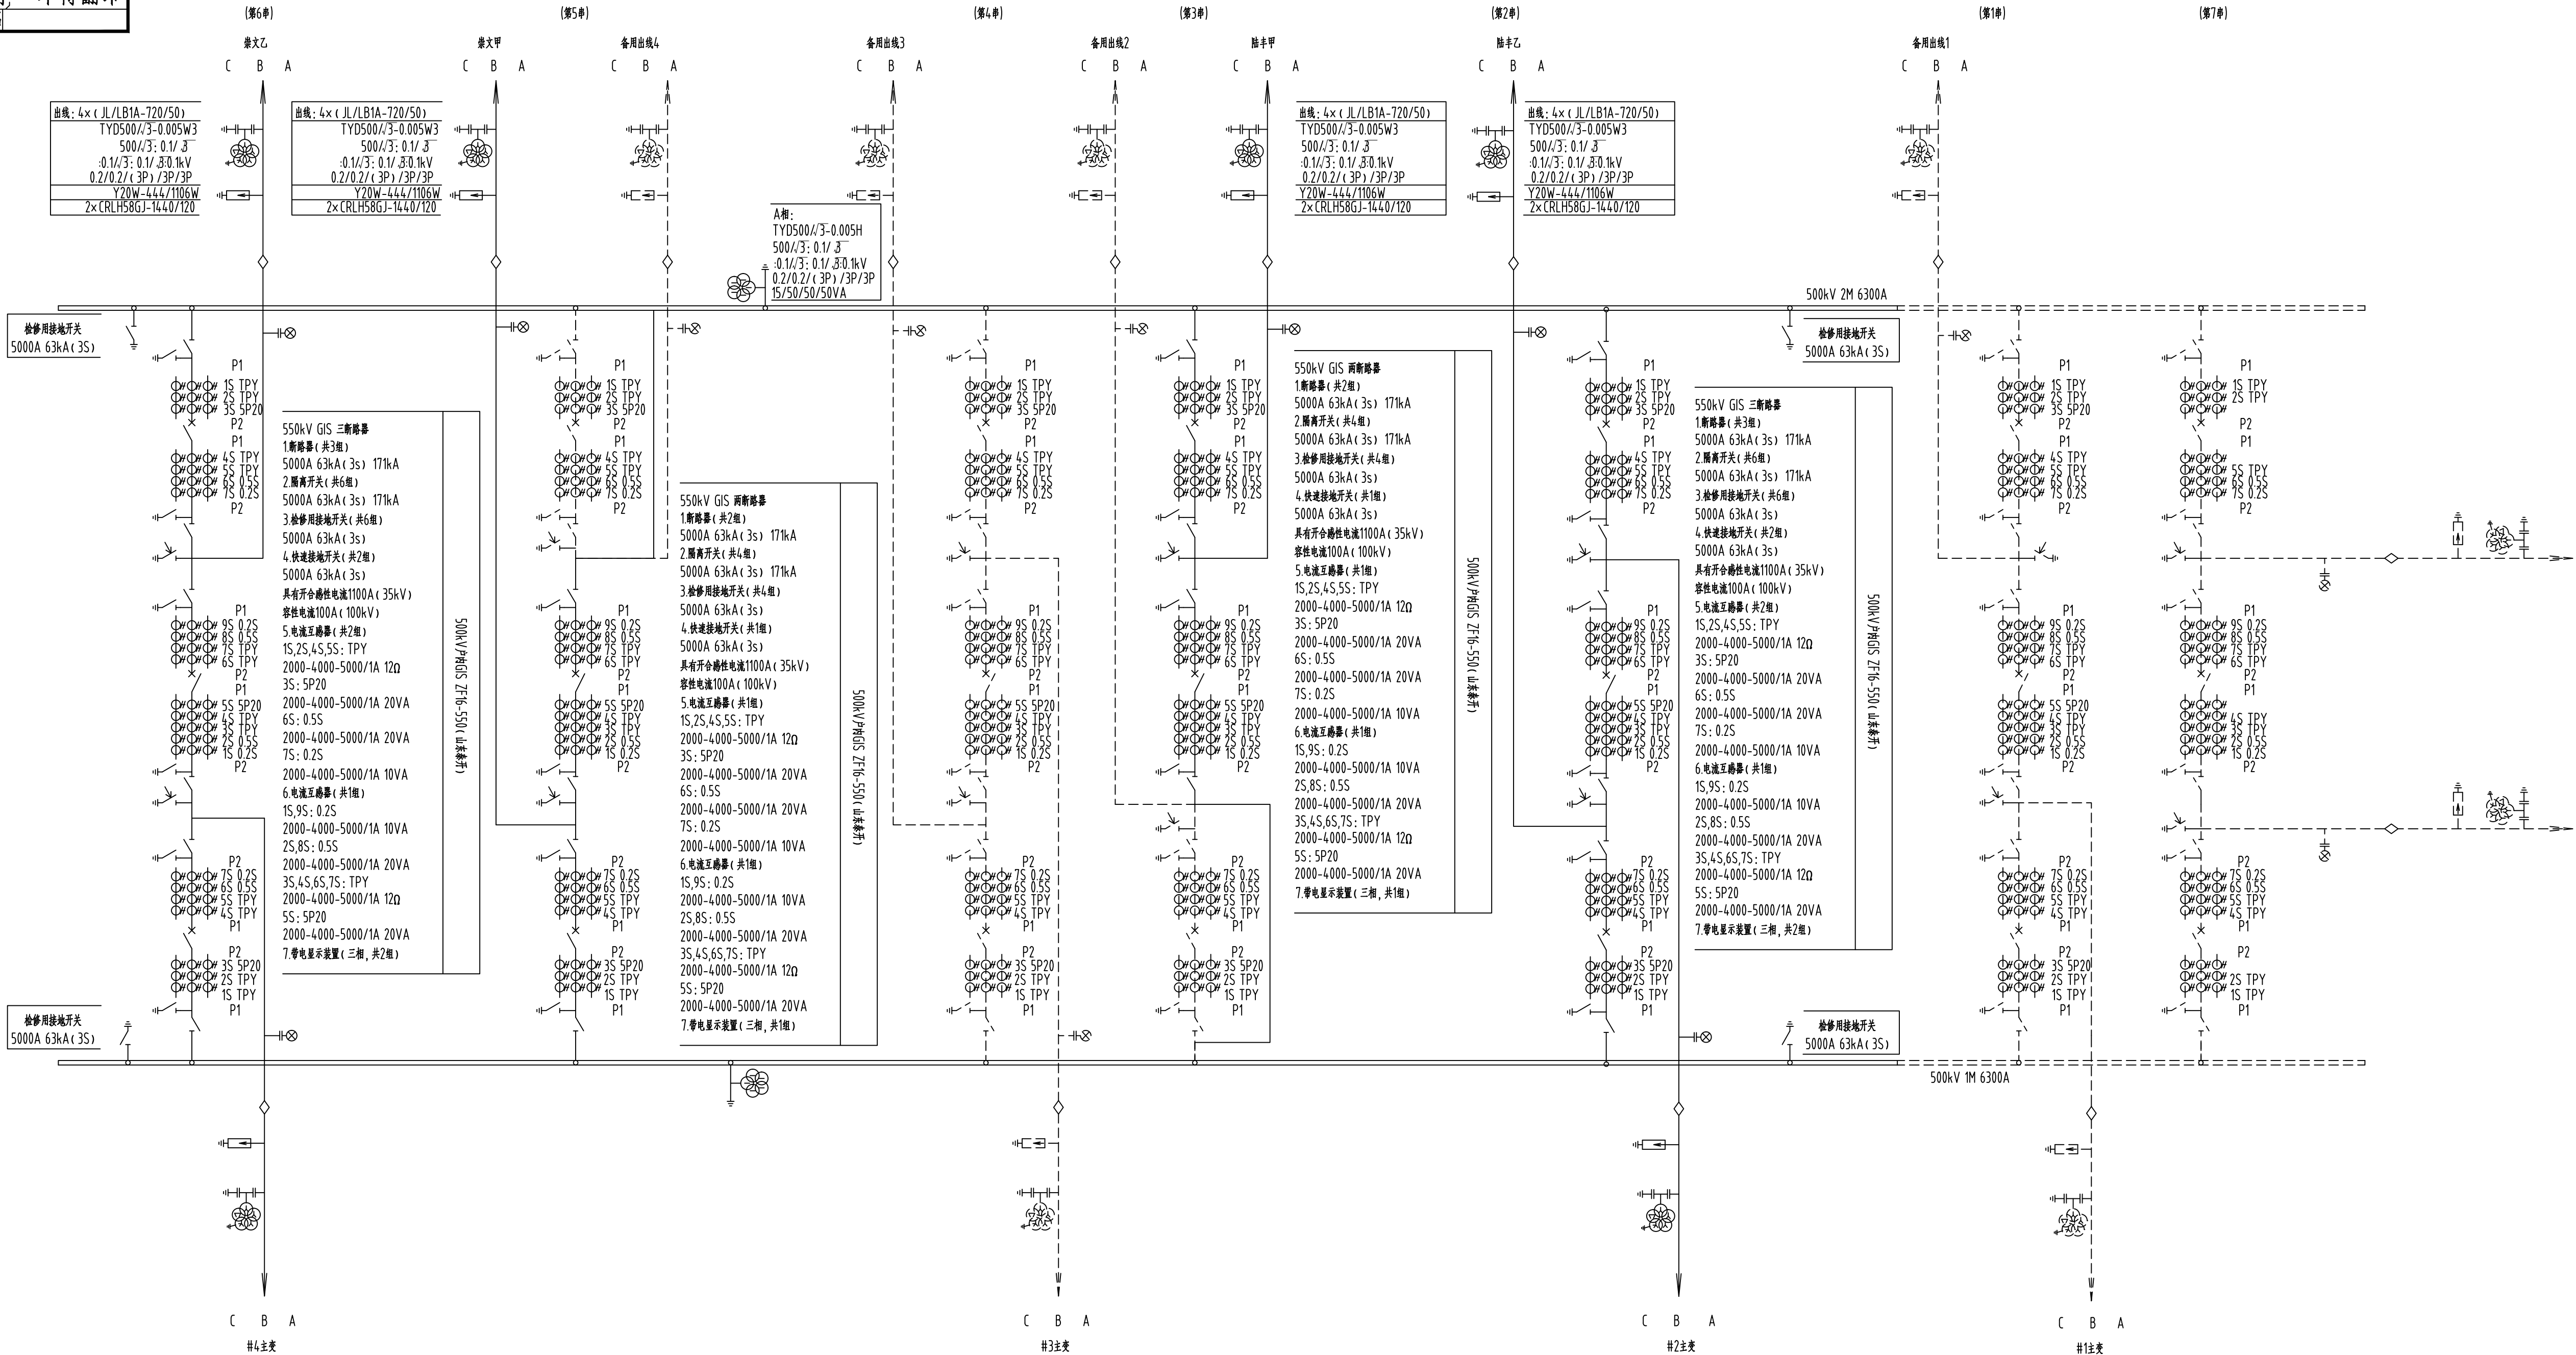

 中国电力工程顾问集团中南电力设计院有限公司 CHINA NORTHERN ELECTRIC POWER DESIGN INSTITUTE CO., LTD. OF CHINA POWER ENGINEERING CONSULTANTS GROUP			500千伏惠州中洞抽水蓄能电站接入系统工程 (500千伏征程站扩建工程)			初步设计 阶段
批准/审定		设计	欧君	500kV深汕站500kV配电区电气主接线图(改造前)		
审核	李品浩	比例	/			
校核	刘琳安	日期	2025年6月	图号	40-WA14091C-A0203-01	



420X743