

版权所有，不得翻印
图形文件名

A

B

C

D

E

F



420X743

2

3

4

5

6

7

8

9


10

11

12

13

14

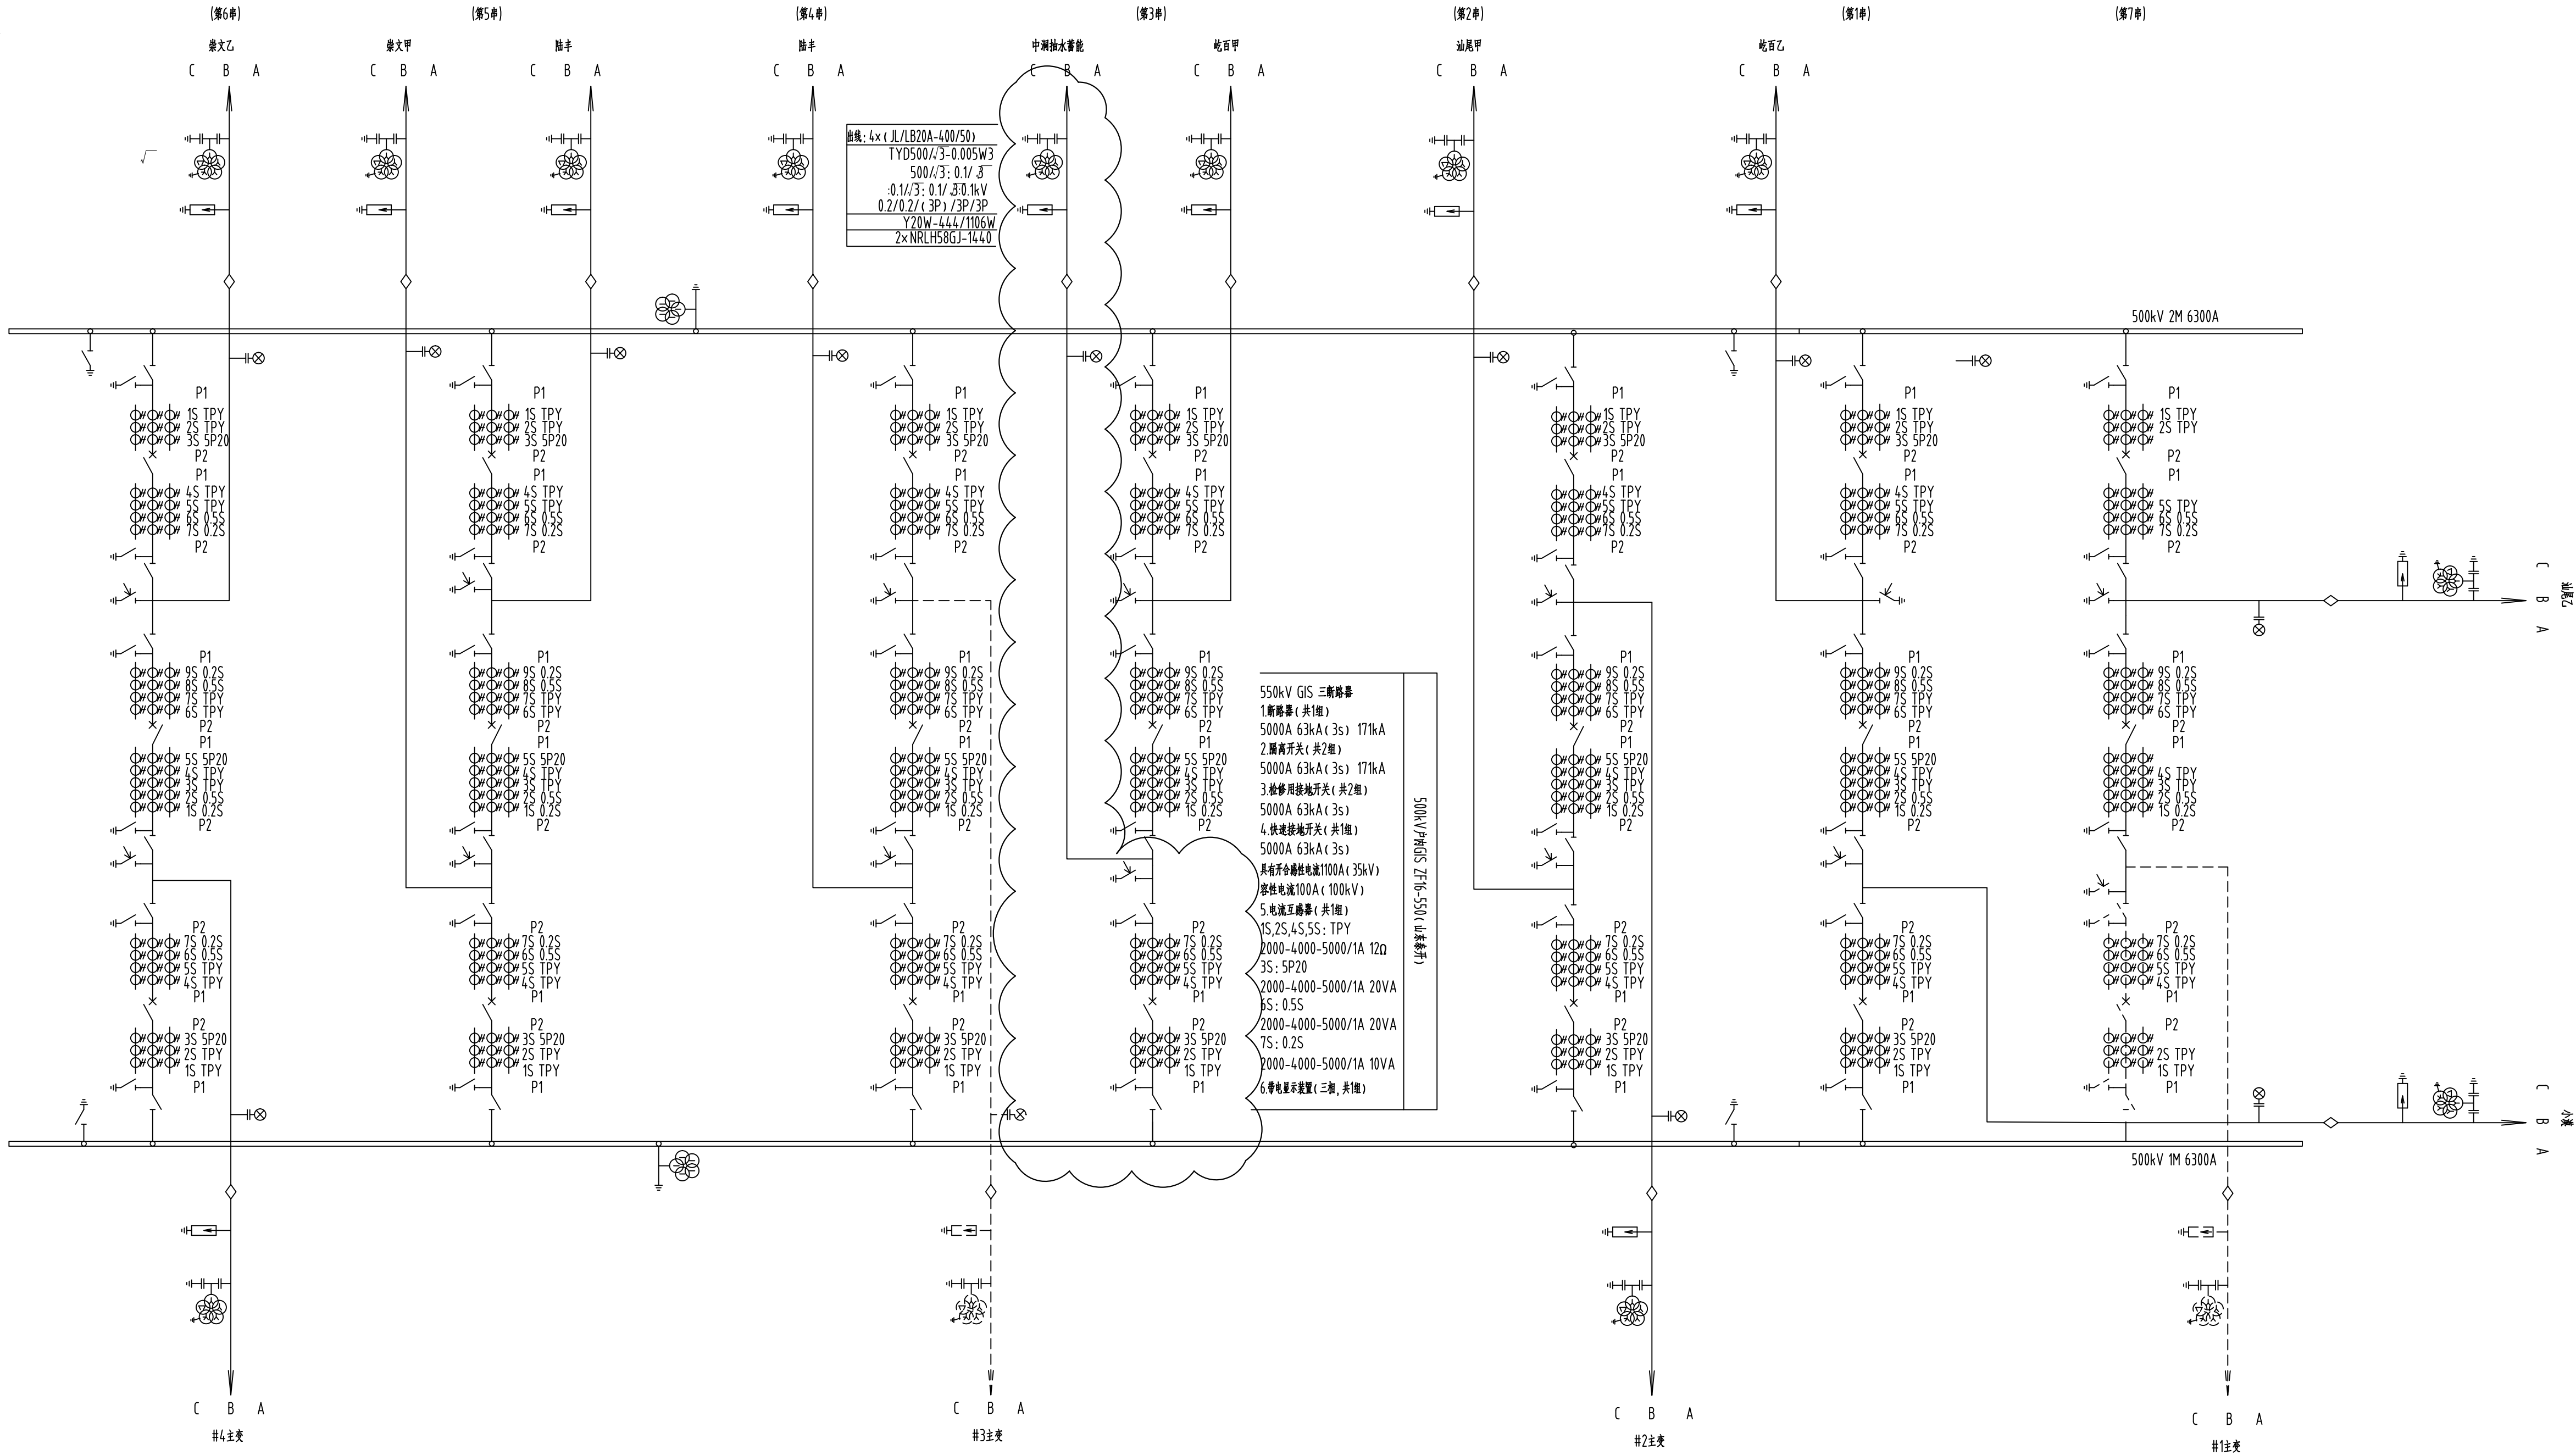

 中国电力工程顾问集团中南电力设计院有限公司 CENTRAL SOUTHERN CHINA ELECTRIC POWER DESIGN INSTITUTE CO., LTD. / CHINA POWER ENGINEERING CONSULTING GROUP				500千伏惠州中洞抽水蓄能电站接入系统工程 (500千伏征程站扩建工程)		初步设计 阶段	
批准/审定		设计		500kV深汕站500kV配电区电气主接线图(改造后)			
		欧君					
审核		李品洁					
		比例		/			
校核		刘琳安		日期		2025年6月	
				图号		40-WA14091C-A0203-02	