



版权所有, 不得翻印
图形文件名

C B A			C B A			C B A			C B A			C B A			C B A			C B A		
崇文乙			崇文甲			陆丰			陆丰			中洞抽水蓄能			乾尾甲			油尾甲		
#4主变						#3主变									#2主变					
第六串(完整串)			第五串(不完整串)			第四串(备用串)			第三串(完整串)			第二串(完整串)			第一串(备用串)					

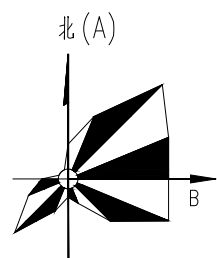

图例

- 500kV GIS设备
- 500kV 电容式电压互感器
- 500kV 避雷器
- 端子箱
- 避雷针

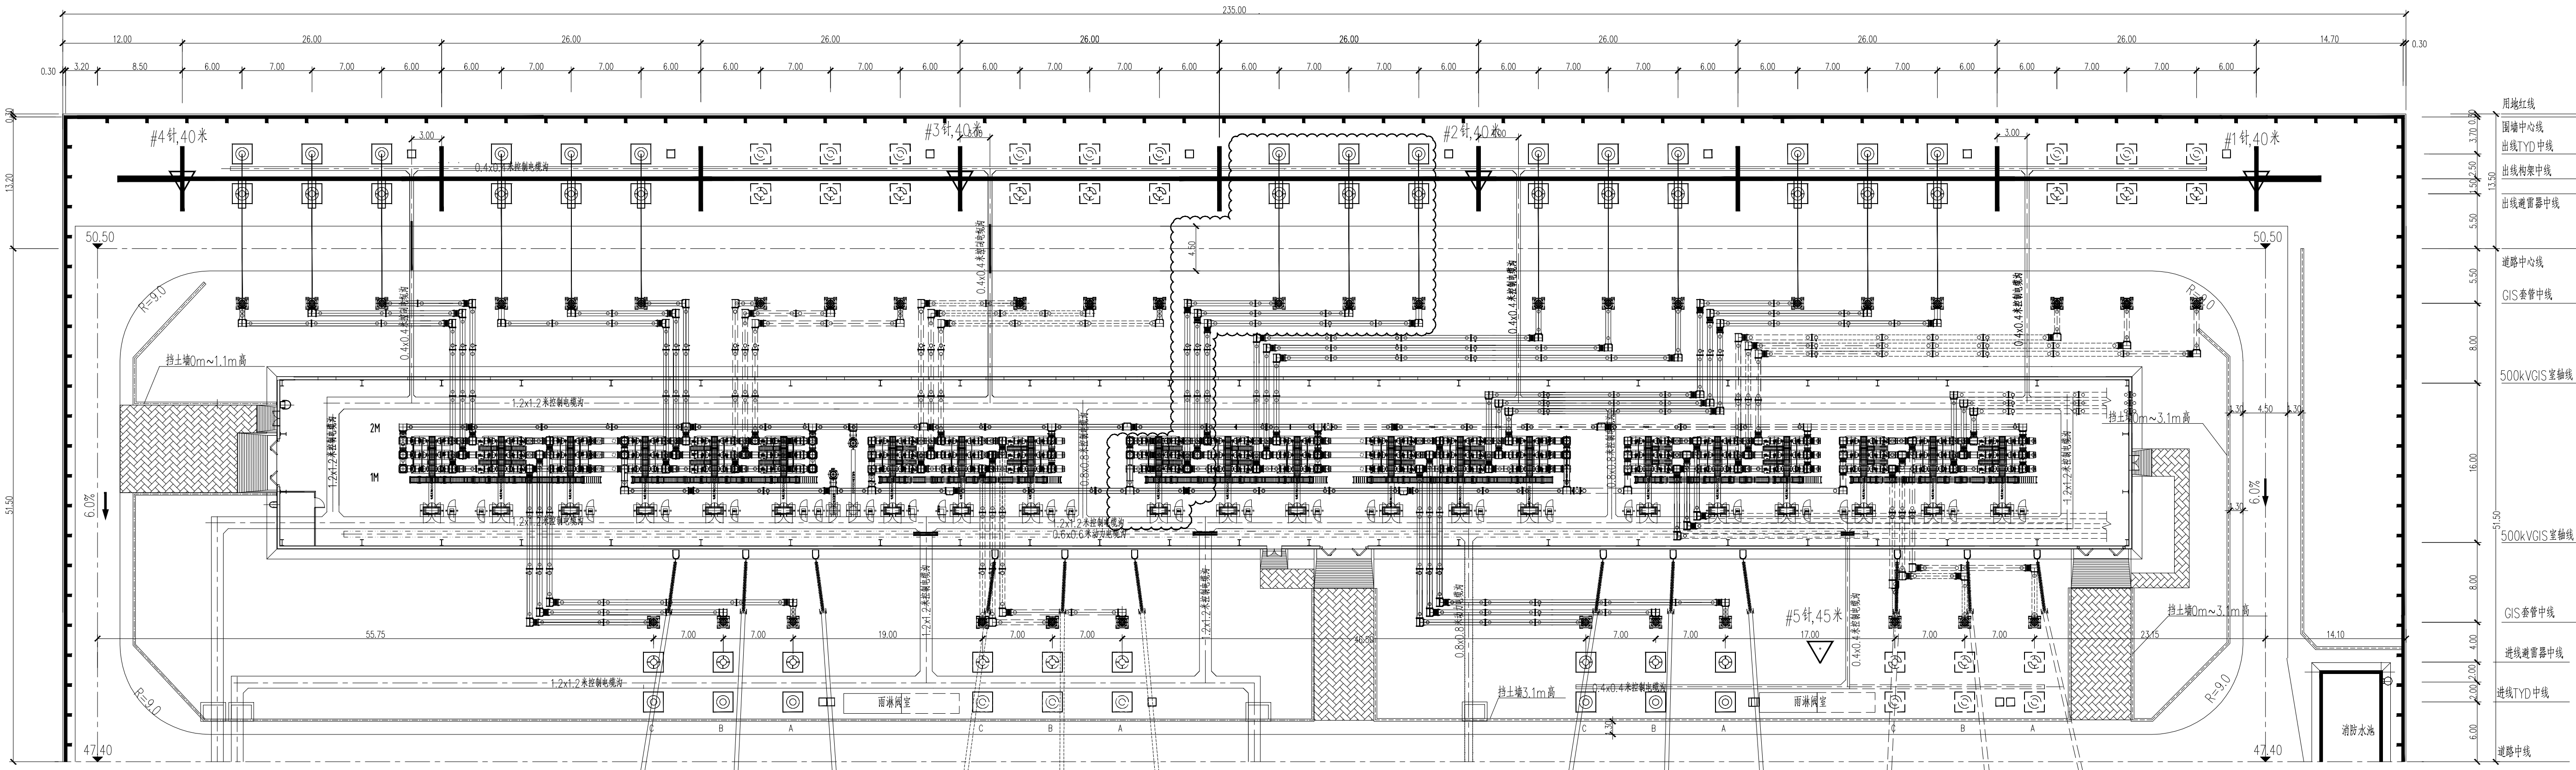

第七串	#4主变	油尾乙	C B A
第六串	小变		C B A

- 用地红线
- 围墙中心线
- 出线TYD中线
- 出线构架中线
- 出线避雷器中线
- 道路中心线
- GIS套管中线
- 500kVGIS室轴线
- 500kVGIS室轴线
- GIS套管中线
- 进线避雷器中线
- 进线TYD中线
- 道路中线

说明: 细实线为前期工程, 云线框内为本期工程, 虚线为远景工程。

批准/审定		设计	欧君	500kV屋外配电装置平面布置图(改造后)		初步设计阶段
审核		李品洁	比例	1: 350		
校核		刘琳安	日期	2025年6月	图号	40-WA14091C-A0203-04